


ZRUČ nad Sázavou
nám MUDr. Josefa SVOBODY

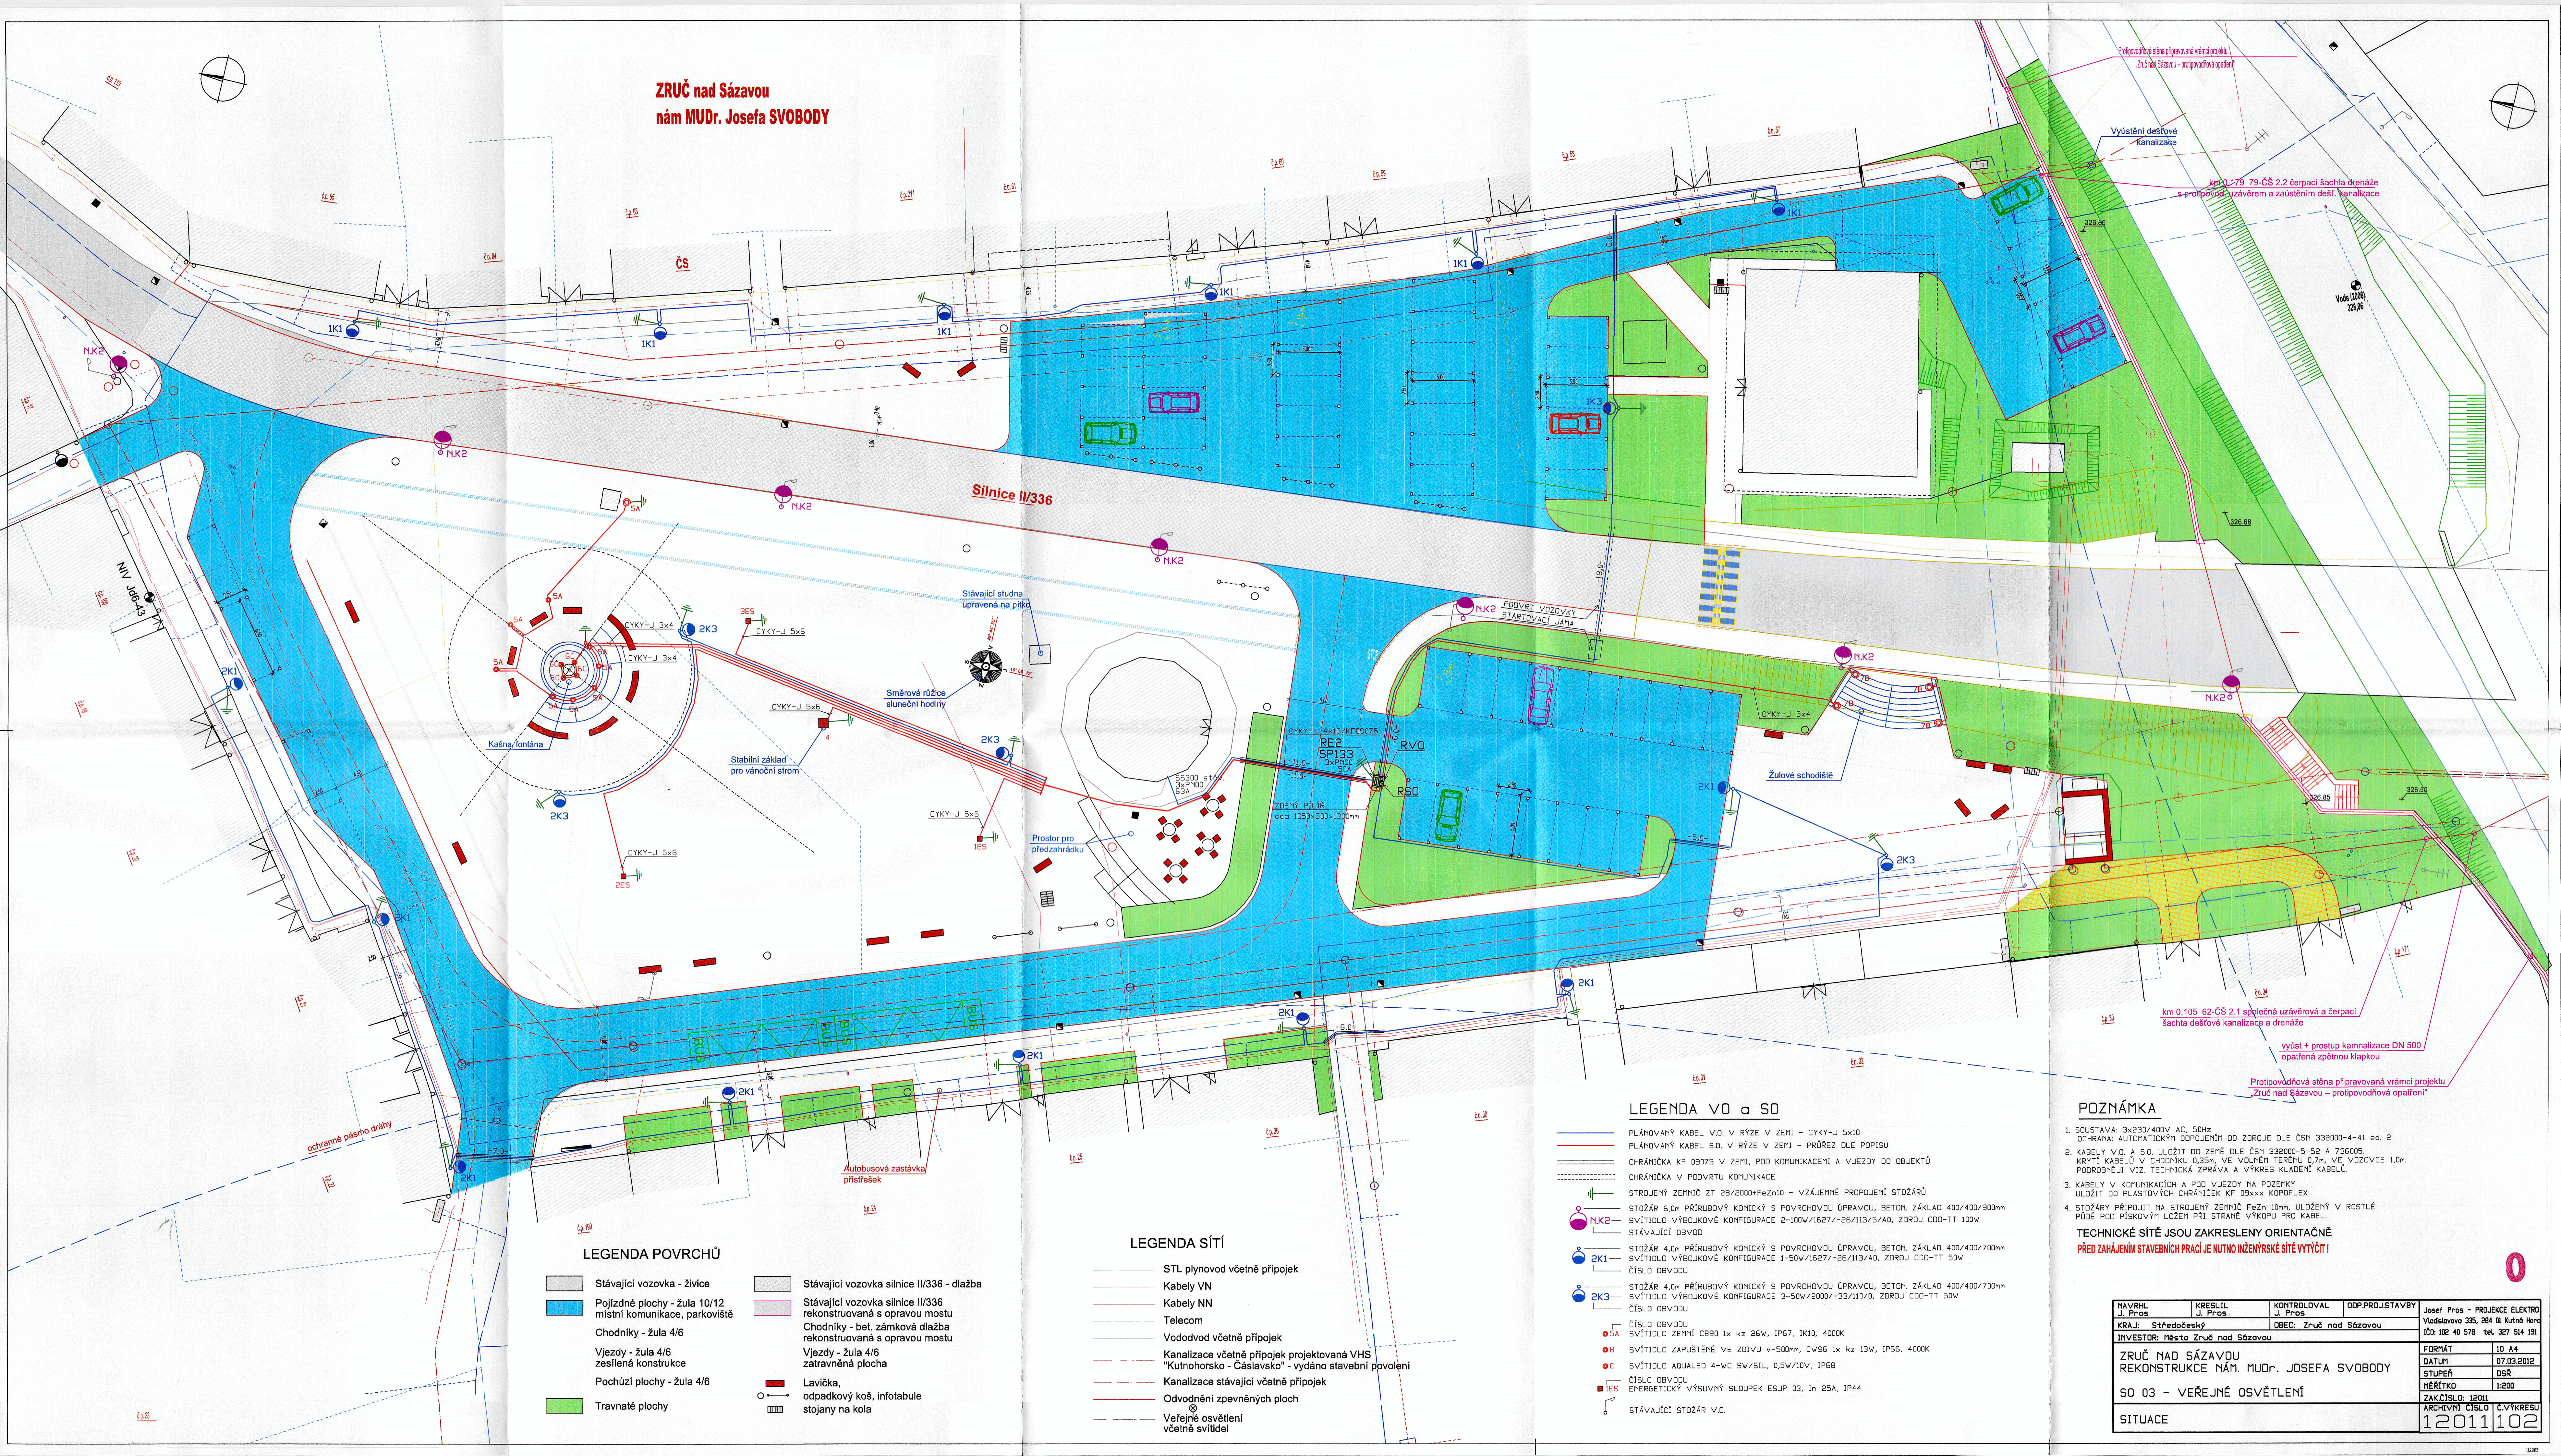

LEGENDA POVRCHŮ

- Stávající vozovka - živice
- Pojízdné plochy - žula 10/12 místní komunikace, parkoviště
- Chodníky - žula 4/6
- Vjezdy - žula 4/6 zesílená konstrukce
- Pochůzní plochy - žula 4/6
- Travnaté plochy
- Stávající vozovka silnice II/336 - dlažba
- Stávající vozovka silnice II/336 rekonstruovaná s opravou mostu
- Chodníky - bet. zámková dlažba rekonstruovaná s opravou mostu
- Vjezdy - žula 4/6 zatravněná plocha
- Lavička, odpadkový koš, infotabule stojany na kola

LEGENDA SÍTÍ

- STL plynovod včetně přípojek
- Kabely VN
- Kabely NN
- Telecom
- Vododvod včetně přípojek
- Kanalizace včetně přípojek projektovaná VHS "Kutnohorská - Čáslavská" - vydáno stavební povolení
- Kanalizace stávající včetně přípojek
- Odvodnění zpevněných ploch
- Veřejné osvětlení včetně svítidel

LEGENDA VO a SO

- PLÁNOVANÝ KABEL V.D. V RÝZE V ZEMI - CYKY-J 5x10
- PLÁNOVANÝ KABEL S.D. V RÝZE V ZEMI - PRŮŘEZ DLE POPISU
- CHRÁNIČKA KF 09075 V ZEMI, POD KOMUNIKACEMI A VJEZDY DO OBJEKTŮ
- CHRÁNIČKA V PODVRSTU KOMUNIKACE
- STROJENÝ ZEMNÍČ ZT 26/2000+FeZn10 - VZÁJEMNÉ PROPOJENÍ STOŽÁRŮ
- STOŽÁR 6,0m PRŮŘIBOVÝ KONICKÝ S POKRCHOVOU ÚPRAVOU, BETON, ZÁKLAD 400/400/900mm
- SVÍTLIDLO VÝBOJKOVÉ KONFIGURACE 2-100W/15277-25/113/5/A0, ZORJ CDD-TT 100W
- STÁVAJÍCÍ STOŽÁR
- STOŽÁR 4,0m PRŮŘIBOVÝ KONICKÝ S POKRCHOVOU ÚPRAVOU, BETON, ZÁKLAD 400/400/700mm
- SVÍTLIDLO VÝBOJKOVÉ KONFIGURACE 1-50W/15277-25/113/10/A0, ZORJ CDD-TT 50W
- ČÍSLO OBVODU
- STOŽÁR 4,0m PRŮŘIBOVÝ KONICKÝ S POKRCHOVOU ÚPRAVOU, BETON, ZÁKLAD 400/400/700mm
- SVÍTLIDLO VÝBOJKOVÉ KONFIGURACE 3-50W/2000/-33/110/A0, ZORJ CDD-TT 50W
- ČÍSLO OBVODU
- ČÍSLO OBVODU SVÍTLIDLO ZEMNÍ CB90 1x kz 26W, IP67, IK10, 4000K
- SVÍTLIDLO ZAPUŠTĚNÉ VE ZDÍVU v=500mm, CW56 1x kz 13W, IP66, 4000K
- SVÍTLIDLO AQUALED 4-WC SW/SIL, 0,5W/10V, IP68
- ČÍSLO OBVODU ENERGETICKÝ VÝSUVNÝ SLOUPEK ESJ3 03, In 25A, IP44
- STÁVAJÍCÍ STOŽÁR V.D.

POZNÁMKA

- SOUSTAVA: 3x230/400V AC, 50Hz
OCHRANA: AUTOMATICKÝM ODPOJENÍM OD ZDROJE DLE ČSN 332000-4-41 ed. 2
- KABELY V.D. A S.D. ULOŽIT DO ZEMĚ DLE ČSN 332000-5-52 A 736005
KRYTÍ KABELŮ V OCHRÁNKU 0,35m, VE VOLNÉM TERÉNU 0,7m, VE VOZOVCE 1,0m.
PODROBNĚJI VIZ. TECHNICKÁ ZPRÁVA A VÝKRES KLADENÍ KABELŮ.
- KABELY V KOMUNIKACÍCH A POD VJEZDY NA POZEKMY ULOŽIT DO PLASTOVÝCH CHRÁNIČEK KF 09xxx KOPFLEX
- STOŽÁRY PŘIPOJIT NA STROJENÝ ZEMNÍČ FeZn 10mm, ULOŽENÝ V ROSTLÉ PŮDĚ POD PÍSKOVÝM LOŽEM PŘI STRANĚ VÝKOPU PRO KABEL.

TECHNICKÉ SÍTĚ JSOU ZAKRESLENY ORIENTAČNĚ
PŘED ZAHÁJENÍM STAVEBNÍCH PRACÍ JE NUTNO INŽENÝRSKÉ SÍTĚ VYTÝČIT!

NAVRHL J. Pros	KRESLIL J. Pros	KONTROLOVAL J. Pros	ODP.PROJ.STAVBY	Josef Pros - PROJEKCE ELEKTRO Václavova 335, 284 01 Kutná Hora MČ: 102 40 578 tel. 327 514 191
KRAJ: Středočeský	OBEC: Zruč nad Sázavou			
INVESTOR: Město Zruč nad Sázavou				
ZRUČ NAD SÁZAVOU REKONSTRUKCE NÁM. MUDR. JOSEFA SVOBODY				FORMÁT 10 A4 DATUM 07.03.2012 STUPEŇ DSR MĚŘÍTKO 1:200
SO 03 - VEŘEJNÉ OSVĚTLENÍ				ZAK.ČÍSLO: 12011 ARCHIVNÍ ČÍSLO: 12011102
SITUACE				